

1990	1991	1992	2397	2398</
------	------	--------

地址: 中山市石岐区富康路28号建筑三所 办公电话: 0760-86185132 邮编: 528400
 网址: [Http://www.qdzsey.com](http://www.qdzsey.com) 传真电话: 0760-86113399

19、所有变、配电室(房) 施工中应满足以下设计要求:

- ①门应设置不小于500高的防鼠活动挡板。
- ②所有窗应设置不大于5×5的、耐火性良好的防鼠虫纱网。
- ③所有窗应设置间距不大于110的防鼠栏栅。
- ④电缆沟封墙施工完毕后应采取措施进行封堵。
- ⑤当门平均疏散人数超过30人时, 疏散门应向疏散方向开启。

十七、油漆工程:

- 1. 内门、隔断等木制品正反面均作一底二度色调和漆(除特殊要求者外)。
- 2. 所有刷漆金属制品在刷漆前应先除漆去锈。
- 3. 除不锈钢、铜和铝者外, 其余室内金属制品应明部分均作防锈漆打底, 刷调和漆二度, 所有不露明的金属刷防锈漆二度, 不刷面漆。
- 4. 凡木料与物体接触部分应满刷防腐油或氟化钠。

十八、散水坡:

- 1. 建筑散水口(除出入口台阶) 做不小于800宽且大于挑檐宽度不小于200的散水。基层回填湿砂分两层满夯实, 每层夯实厚度不得大于200。
- 散水与外墙交接处, 以及沿长向每12米设20宽分缝, 用1:2湿有砂灰或嵌缝油膏填缝。
- 2. 碎砖明沟: 建筑四周(除出入口台阶) 做碎砖排水明沟, 沟底为80厚C15垫, 沟宽120厚, 20厚DSM20-GB/T25181-2010预拌砂浆并沟底、内底、明沟转角处设碎砖砂井。
- 3. 散水坡的坡度为 3%~5%, 其外边高出室外地面 20。

十九、玻璃五金:

- 1. 门窗上应装配五金, 除已注明外, 均应按标准和图算定额规定的中档零配件配齐。
- 2. 门锁由建设单位自行选配。
- 3. 栏杆顶部的水平荷载不小于1.0KN/m。
- 4. 栏杆竖向荷载不小于1.2KN/m。
- 5. 增加非受载连接固定件, 应与建筑一同设计, 如花架、空调机等。

二十、电梯:

- 1. 本施工图仅表达电梯井、机房的尺寸, 电梯井、机房预埋引, 预埋件由电梯厂家提供, 经设计单位核准认可后方可施工(甲方选定产品后做详细设计)。
- 2. 电梯基坑参照地下室做防水处理。
- 3. 公共建筑及居住建筑配备的电梯应为无障碍电梯, 必须满足相关规范规定。
- 4. 电梯井道穿过防火分区时电梯井内的防火门耐火不应低于1.0h, 并应符合现行国家标准《电梯井防火门试验完整性、隔热性和防窜烟量测定法》GB/T27903规定的完整性和隔热性要求。
- 5. 电梯井应独立设置, 井内严禁敷设可燃气体和甲、乙、丙类液体管道, 不应敷设与电梯无关的电缆、电线等。电梯井的井壁除设置电梯门、安全逃生门和通气孔外, 不应设置其他开口。
- 6. 消防电梯的井底应设置排水设施, 排水井的容量不应小于2m³, 排水泵的排水量不应小于10L/s。消防电梯前室的门口宜设置挡水设施。消防电梯应符合下列规定: 1) 井道设排水设施; 2) 井道设排水设施; 3) 井道设排水设施; 4) 井道设排水设施; 272) 井道设排水设施; 273) 井

筑物供电、供生活
器或无价电池板

地址: 中山市石岐区富康路28号建筑三所 办公电话: 0760-86185132 邮编: 528400
网址: [Http://www.gdzse.com](http://www.gdzse.com) 传真电话: 0760-86113399

中山市第二建筑设计院有限公司
 Zhongshan The Second
 Architecture Design Institute Co., Ltd
 设计证书号: A244402356

单位出图专用章 Project Seal

广东省建设工程勘察设计院有限公司

单位名称: 中山市第二建筑设计院有限公司

业务范围: 建筑行业(建筑工程)甲级

资质证书编号: A144016881

有效期至: 2024年09月17日

注册师执业专用章 Registered Seal

中华人民共和国一级建造师注册建造师
姓名：吴高林
注册号：4401688-005
有效期：至2024年5月

审查许可证编号

Mopas Reviewing NO.



记录 Description

中山市江南建筑工程有限公司

会 签		Confirmed by	
建 筑 Arch.		给排水 WS&D	
结 构 Stru.		暖 通 H.N.C.	
电 气 Elec.			
设计签字 Designer signature			
审 定 Authorized	黄继宗	[Signature]	
审 核 Examined	吴高林	[Signature]	
注册师 Registered	吴高林	[Signature]	
设计总负责 Project director	吴高林	[Signature]	
专业负责 Chief	吴高林	[Signature]	
校 对 Check	文 峰	[Signature]	
设 计 Design	徐凯华	徐凯华	
制 图 Drawn	徐凯华		

建设单位 Client	中山市博尔电器有限公司
工程名称 Project	门卫室

图纸内容 Drawing Title	建筑统一构造说明 建筑构造做法表		
	业务号 Project NO.	专业 Discipline	建 筑
版本号 Revision No.	图 号 Drawing NO.	4 / J	
设计阶段	报建图	日 期	2023. 10

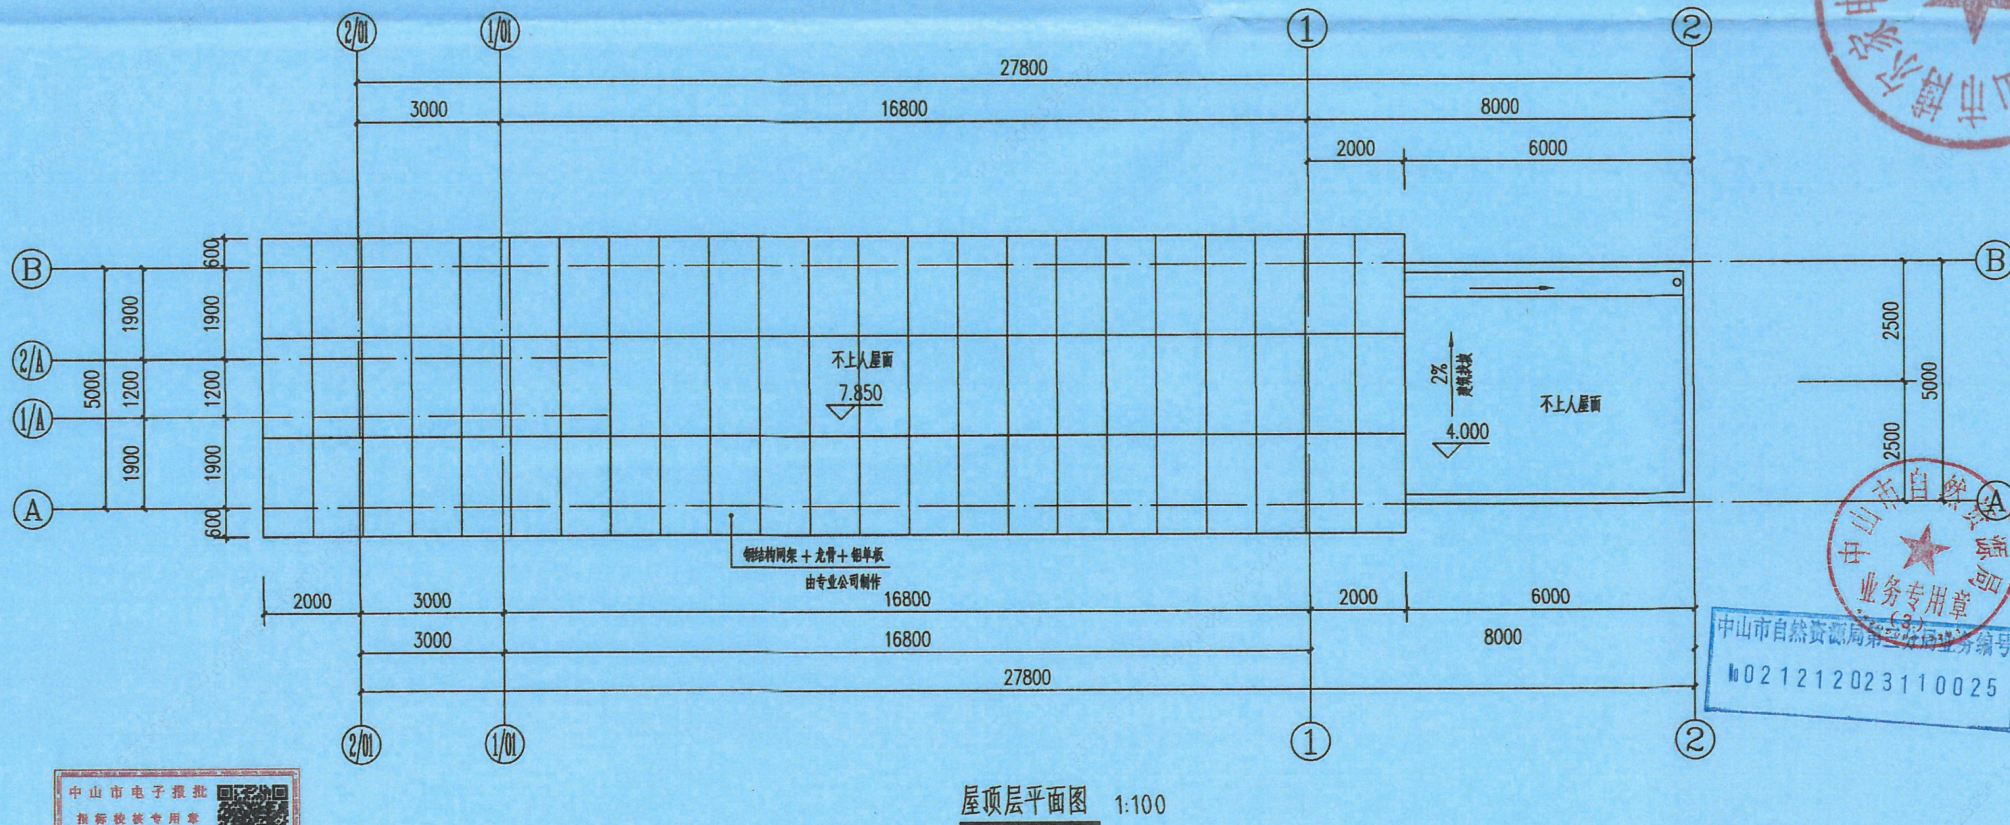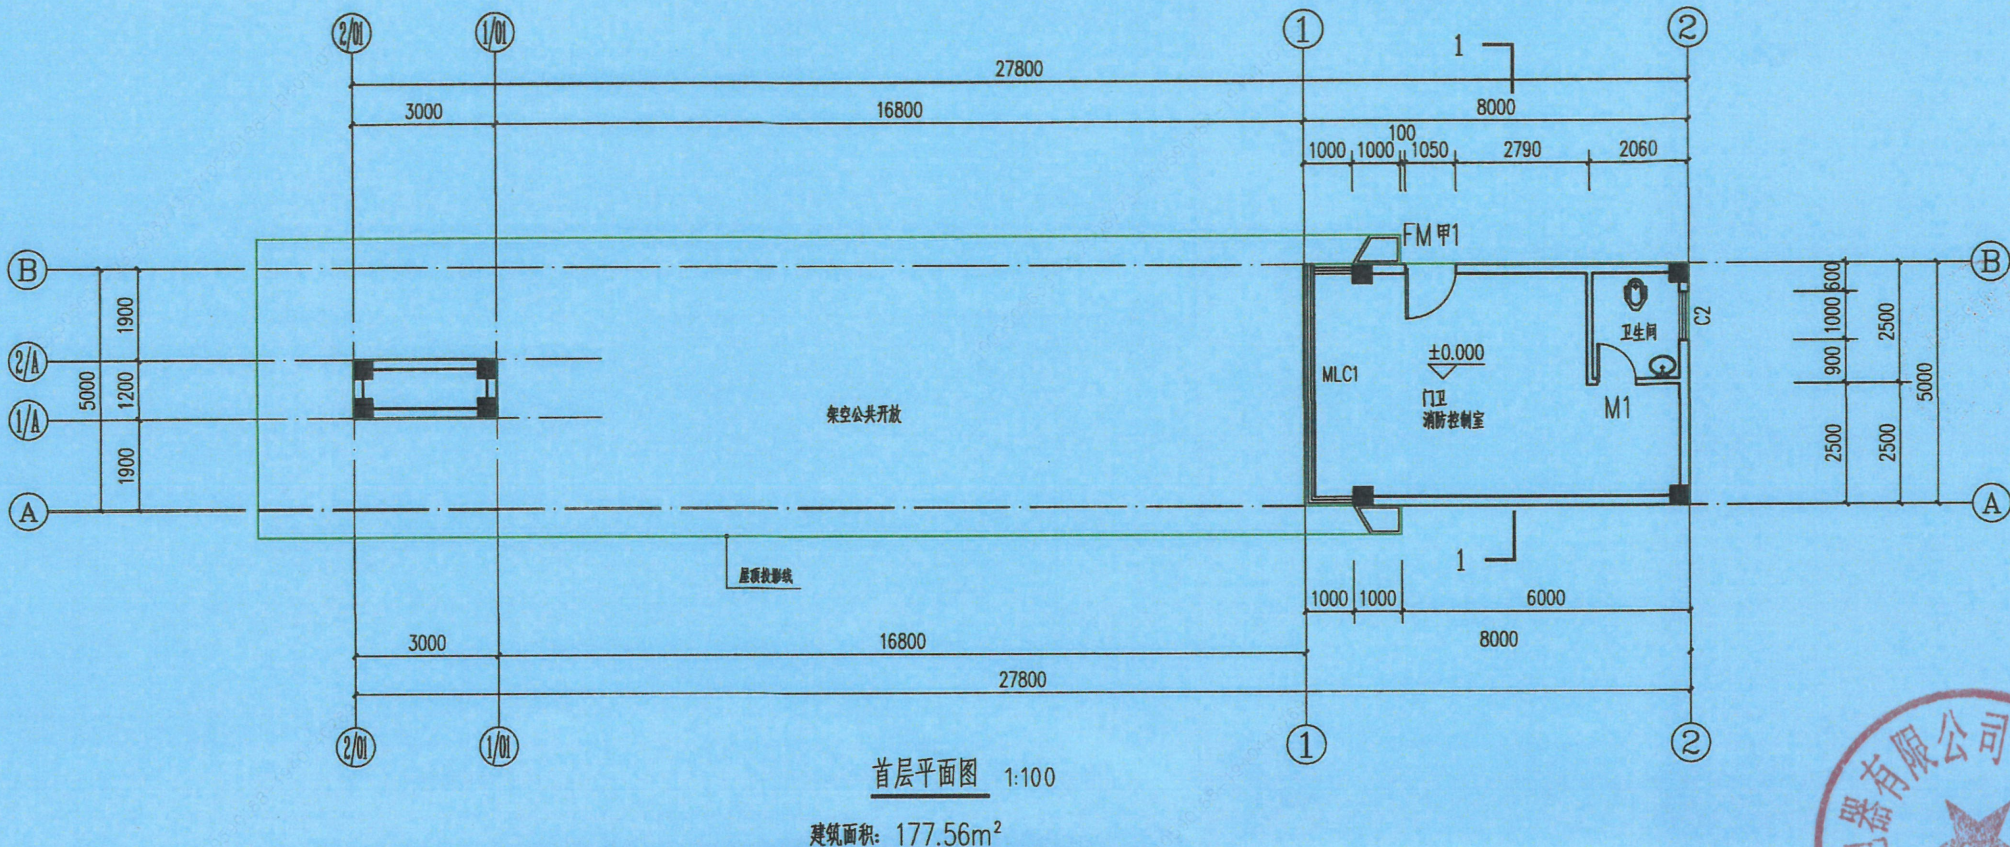

中山市第二建筑设计院有限公司
Zhongshan The Second
Architecture Design Institute Co., Ltd
设计证书号: A244402356

单位出图专用章 Project Seal
广东省建设工程勘察设计院出图专用章
单位名称: 中山市第二建筑设计院有限公司
业务范围: 建筑行业(建筑工程)甲级
资质证书编号: A144016881
有效期至: 2024年09月17日

注册师执业专用章 Registered Seal
中华人民共和国一级注册建筑师
姓名: 吴高林
注册号: 4401688-005
有效期至: 2024年5月

施工图审查许可证编号
Construction Map Review License No.
修改记录 Description
会签 Confirmed by

建筑 Arch.	给排水 WS&D
结构 Stru.	暖通 HVAC
电气 Elec.	


设计签字 Designer signature	
审定 Authorized	黄雄宗
审核 Examined	吴高林
注册师 Registered	吴高林
设计总负责 Project director	吴高林
专业负责 Chief	吴高林
校对 Check	文峰
设计 Design	徐凯华
制图 Drawn	徐凯华

建设单位 Client 中山市博尔家电器有限公司
工程名称 Project 门卫室


图纸内容 Drawing Title 首层平面图 屋顶层平面图

业务号 Project NO.	专业 Discipline	建筑
版本号 Revision No.	图号 Drawing NO.	5/J
设计阶段 Design Stage	报建图	日期 Date 2023.10


图例	材料	名称	规格	数量	备注
1	墙体	240mm厚	加气混凝土砌块		
2	门窗	铝合金	断桥铝		
3	地面	150mm厚	钢筋混凝土		
4	屋面	120mm厚	钢筋混凝土		
5	装饰	乳胶漆	白色		

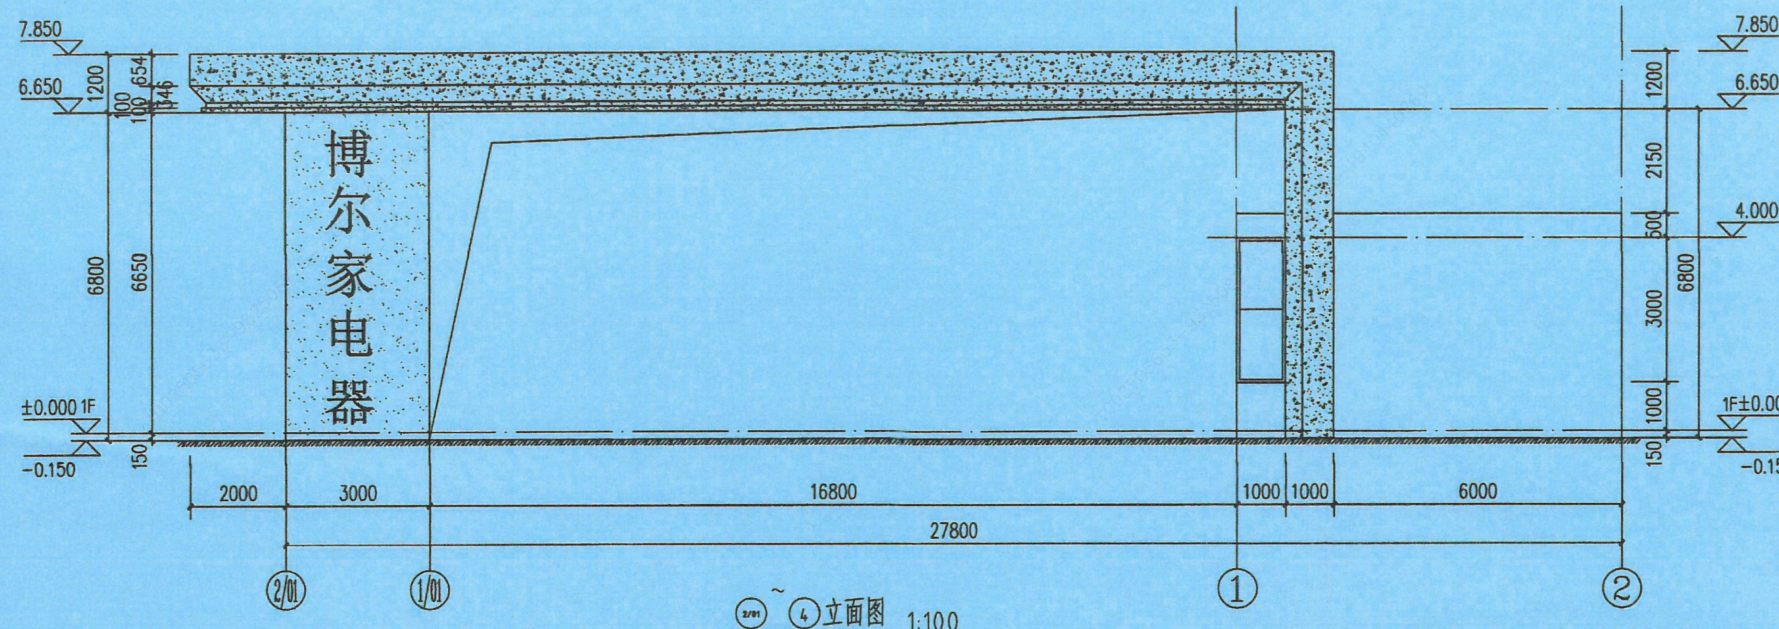


②~④立面图 1:100

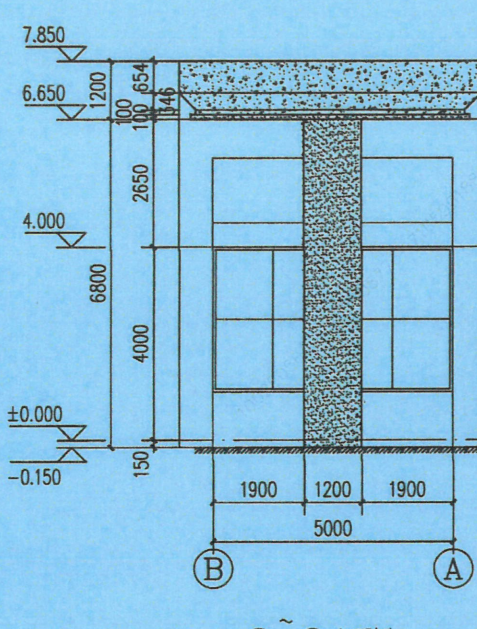


②~④立面图 1:100

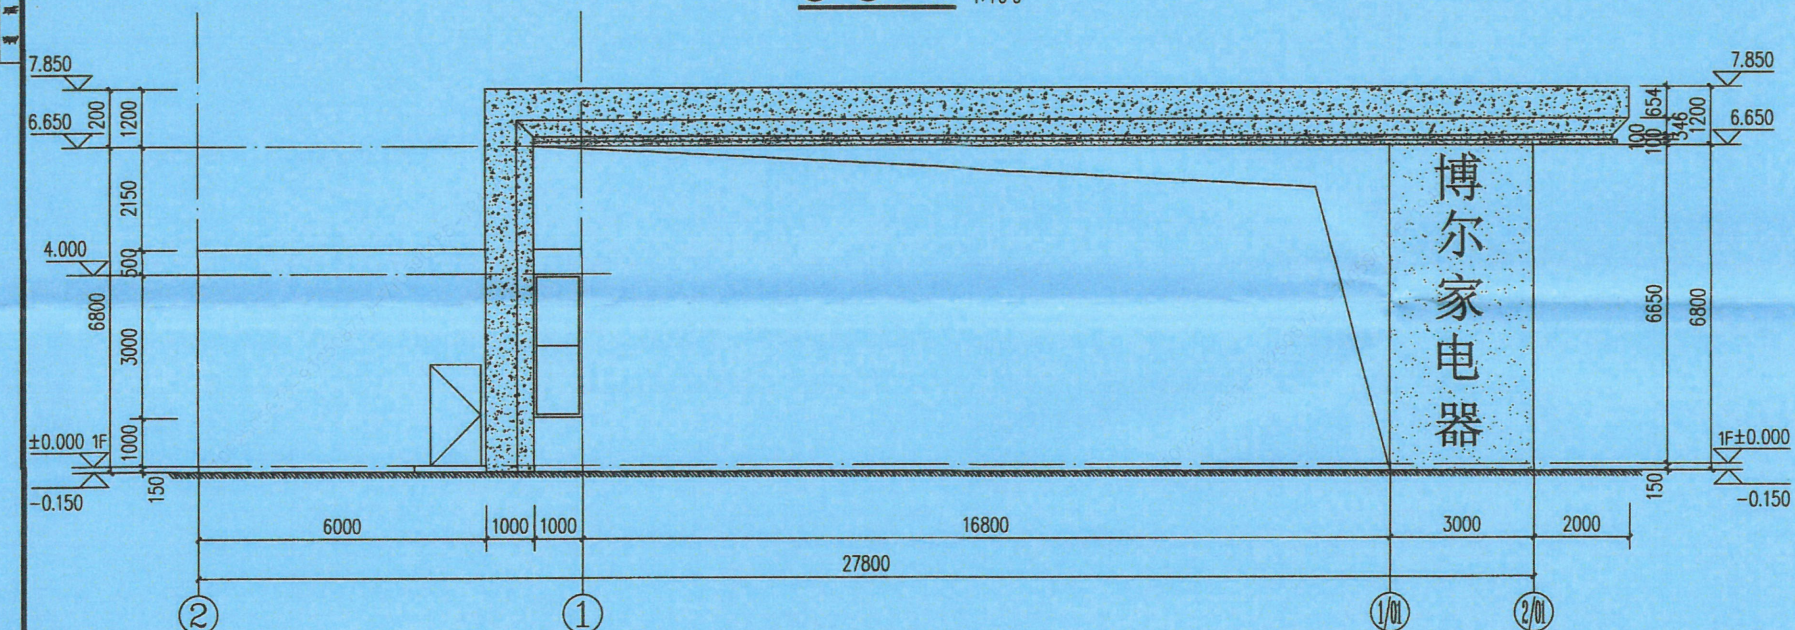

②~④立面图 1:100

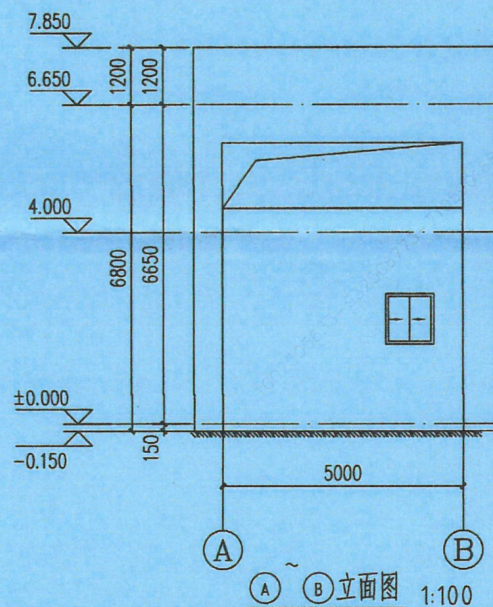

②~④立面图 1:100

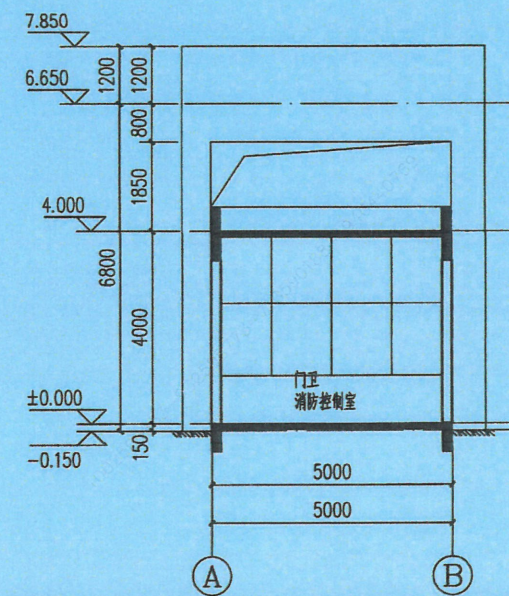


1-1剖面图 1:100



- 图例:
- 灰色
 - 酒红色
 - 白色

中山市自然资源局第三分局业务编号
021212023110025

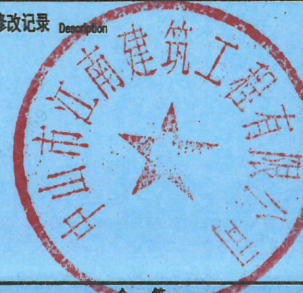 中山市第二建筑设计院有限公司 Zhongshan The Second Architecture Design Institute Co., Ltd 设计证书号: A24402356		
单位出图专用章 Project Seal		
广东省建设工程勘察设计出图专用章		
单位名称: 中山市第二建筑设计院有限公司 业务范围: 建筑行业(建筑工程)甲级 资质证书编号: A144016881 有效期至: 2024年09月17日		
注册执业专用章 Registered Seal		
中华人民共和国一级注册建筑师		
姓名: 吴高林 注册号: 4401688-005 有效期至: 2024年5月		
施工图审查许可证编号 Construction Maps Reviewing NO.		
修改记录 Description		
		
会签 Confirmed by		
建筑 Arch.	给排水 W&S	
结构 Stru.	暖通 HVAC	
电气 Elec.		
设计签字 Designer signature		
审定 Authorized	黄继宗	黄继宗
审核 Examined	吴高林	
注册师 Registered	吴高林	吴高林
设计总负责 Project director	吴高林	
专业负责 Chief	吴高林	
校对 Check	文峰	文峰
设计 Design	徐凯华	徐凯华
制图 Drawn	徐凯华	
建设单位 Client	中山市博尔电器有限公司	
工程名称 Project	门卫室	
图纸内容 Drawing Title	立面图	
业务号 Project NO.	专业 Discipline	建筑
版本号 Revision No.	图号 Drawing NO.	6 J
设计阶段 Design Stage	报建图	日期 Date 2023.10